



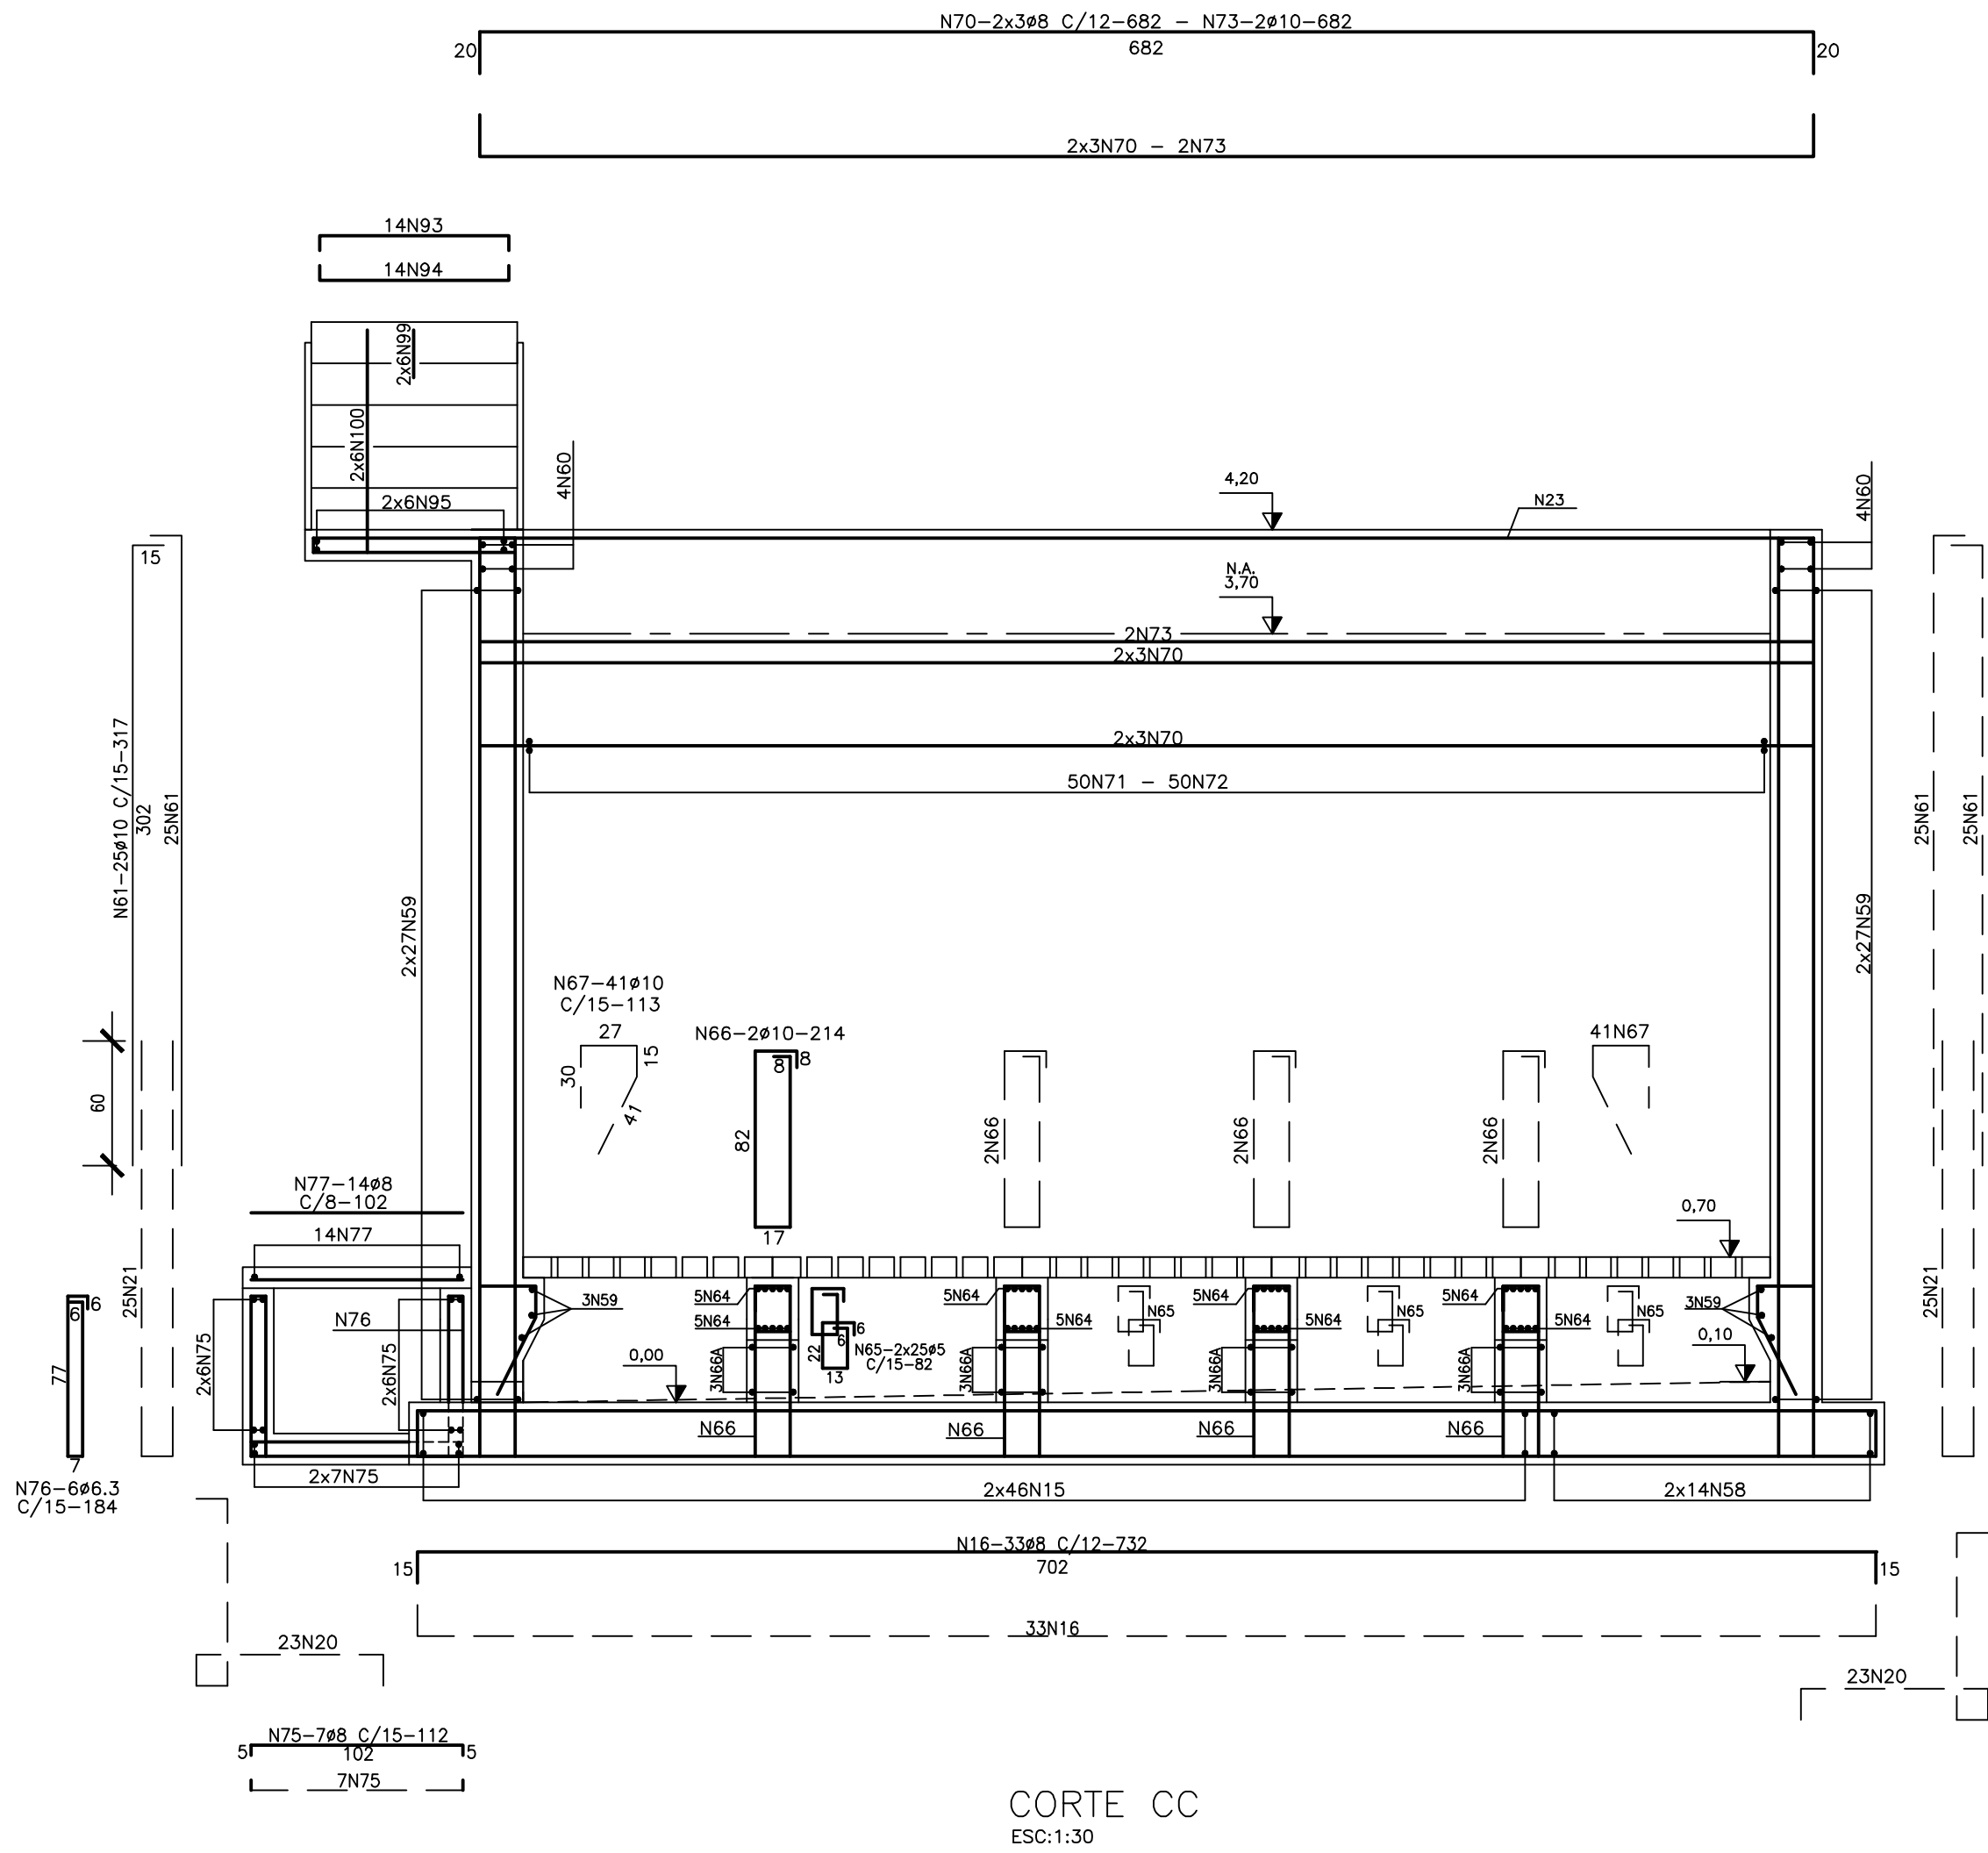


NOTAS:

- 1- DIMENSÕES EM CENTÍMETROS, ELEVAÇÕES EM METROS, EXCETO INDICAÇÃO CONTRÁRIA
- 2- CONCRETO ESTRUTURAL fck=30MPa (300 kgf/cm²)
CONCRETO MAGRO fck=9MPa (90 kgf/cm²)
- 3- COBRIMENTO DA ARMADURA 4cm (VER NOTA 4)
- 4- CONFORME NBR6118 REV. MARÇO/04, O COBRIMENTO DE 4cm DEVE SER GARANTIDO COM RIGOROSO CONTROLE DA QUALIDADE NA EXECUÇÃO DAS ARMADURAS E FIXAÇÃO DOS ESPAÇADORES
- 5- AÇO CA-50 E CA-60
- 6- CONFIRMAR PELO PROJETO HIDRÁULICO OS PONTOS DE PASSAGEM DE TUBULAÇÕES
- 7- APÓS A MONTAGEM DAS TUBULAÇÕES NO PONTO DE PASSAGEM NA PAREDE, DEVE-SE UTILIZAR ARGAMASSA EXPANSIVA PARA FECHAMENTO E VEDAÇÃO
- 8- RECOMENDAÇÕES PARA MINIMIZAR OS EFEITOS DA RETRAÇÃO HIDRÁULICA:
 - FATOR ÁGUA / CIMENTO <0,5
 - UTILIZAR CIMENTO DE BAIXO CALOR DE HIDRATAÇÃO
 - BAIXAR A TEMPERATURA DA MASSA DO CONCRETO ANTES DO SEU LANÇAMENTO, EM ESPECIAL NOS DE TEMPERATURA AMBIENTE ACIMA DE 30°, UMIDADE RELATIVA DO AR ABAIXO DE 70° E A PRESENÇA DE VENTOS
 - REALIZAR OBRIGATORIAMENTE CURA ÚMIDA POR NO MÍNIMO 7 DIAS
- 9- NA EXECUÇÃO DESTA OBRA DEVE-SE OBEDECER TODAS AS RECOMENDAÇÕES DA NBR-6118
 - O PROJETO DE FORMAS E ESCORAMENTOS É DE RESPONSABILIDADE DO EXECUTANTE DA OBRA
 - AS CARGAS DEVEM SER PREVISTAS CONFORME A SEQUÊNCIA EXECUTIVA DE CONCRETAGEM
- 10- TENSÃO ADMISSÍVEL DO SOLO ≥ 1,0 kgf/cm²

PLACAS PERFORADAS DE CONCRETO
PRÉ-MOLDADAS (10X)

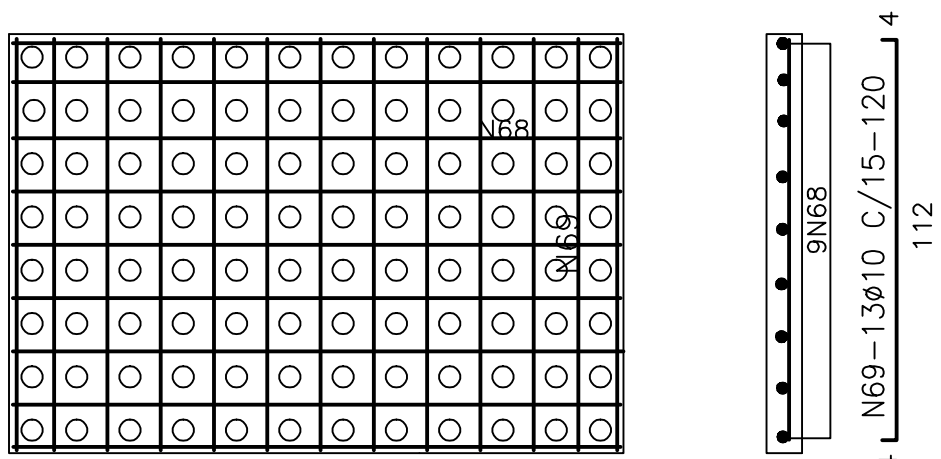


PLANTA BAIXA
ESC:1:30

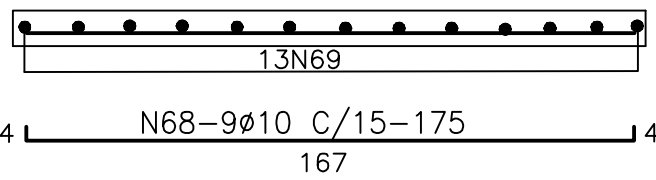


CORTE
ESC:1:30

TAMPA DAS CAIXAS

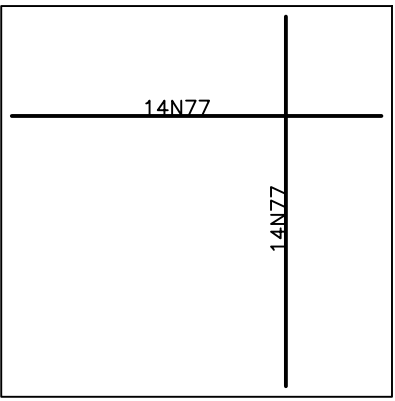

PLANTA BAIXA
ESCALA: 1/20

OR			
CI			
DO	EMIÇÃO INICIAL	MARIA Z.	1/2009
REVISÃO	ASSUNTO	RESPONSÁVEL	DATA
CONTRATADA(S)			

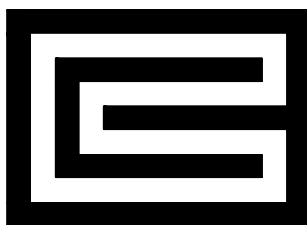 CORSAN ESTRUTURAL www.corsan.com.br		MUNICÍPIO		PADRÃO			
		UNIDADE		SISTEMA DE ESGOTAMENTO SANITÁRIO ESTAÇÃO DE TRATAMENTO DE ESGOTO ETE COMPACTA S/s			
		DIREITOS AUTORAIS RESERVADOS CONFORME TERMOS CONTRATUAIS PROTEÇÃO À INVENÇÃO DE TIPO DA INVENÇÃO, DIREITO DE PATENTE E DIREITO DE PROPRIEDADE		PRANCHAS		DIGESTOR-FBAS-DECANTADOR ARMADURAS CORTE CC	
				PRANCHAS		DIGESTOR-FBAS-DECANTADOR ARMADURAS CORTE CC	
PROJETISTAS		Engº CIVIL ARMANDO LUIS REZENDE JUNIOR CREA 805940		Engº CIVIL MARIA WICHRESTINK ZOZULA CREA 88386			
REVISOR PROJETO	DESENHO	ZENILDA DUTRA		ESCALA	INDICADA	COORDENADOR/PROJETO	PADRÃO
COLABORADOR	NOME DO ARQUIVO	SIS-476-SL-EST-8448-00.dwg		DATA	NOVEMBRO/09	PRANCHAS	II/13
COMPANHIA RIOGRANDENSE DE SANEAMENTO							

COMPANHIA RIOGRANDENSE DE SANEAMENTO